




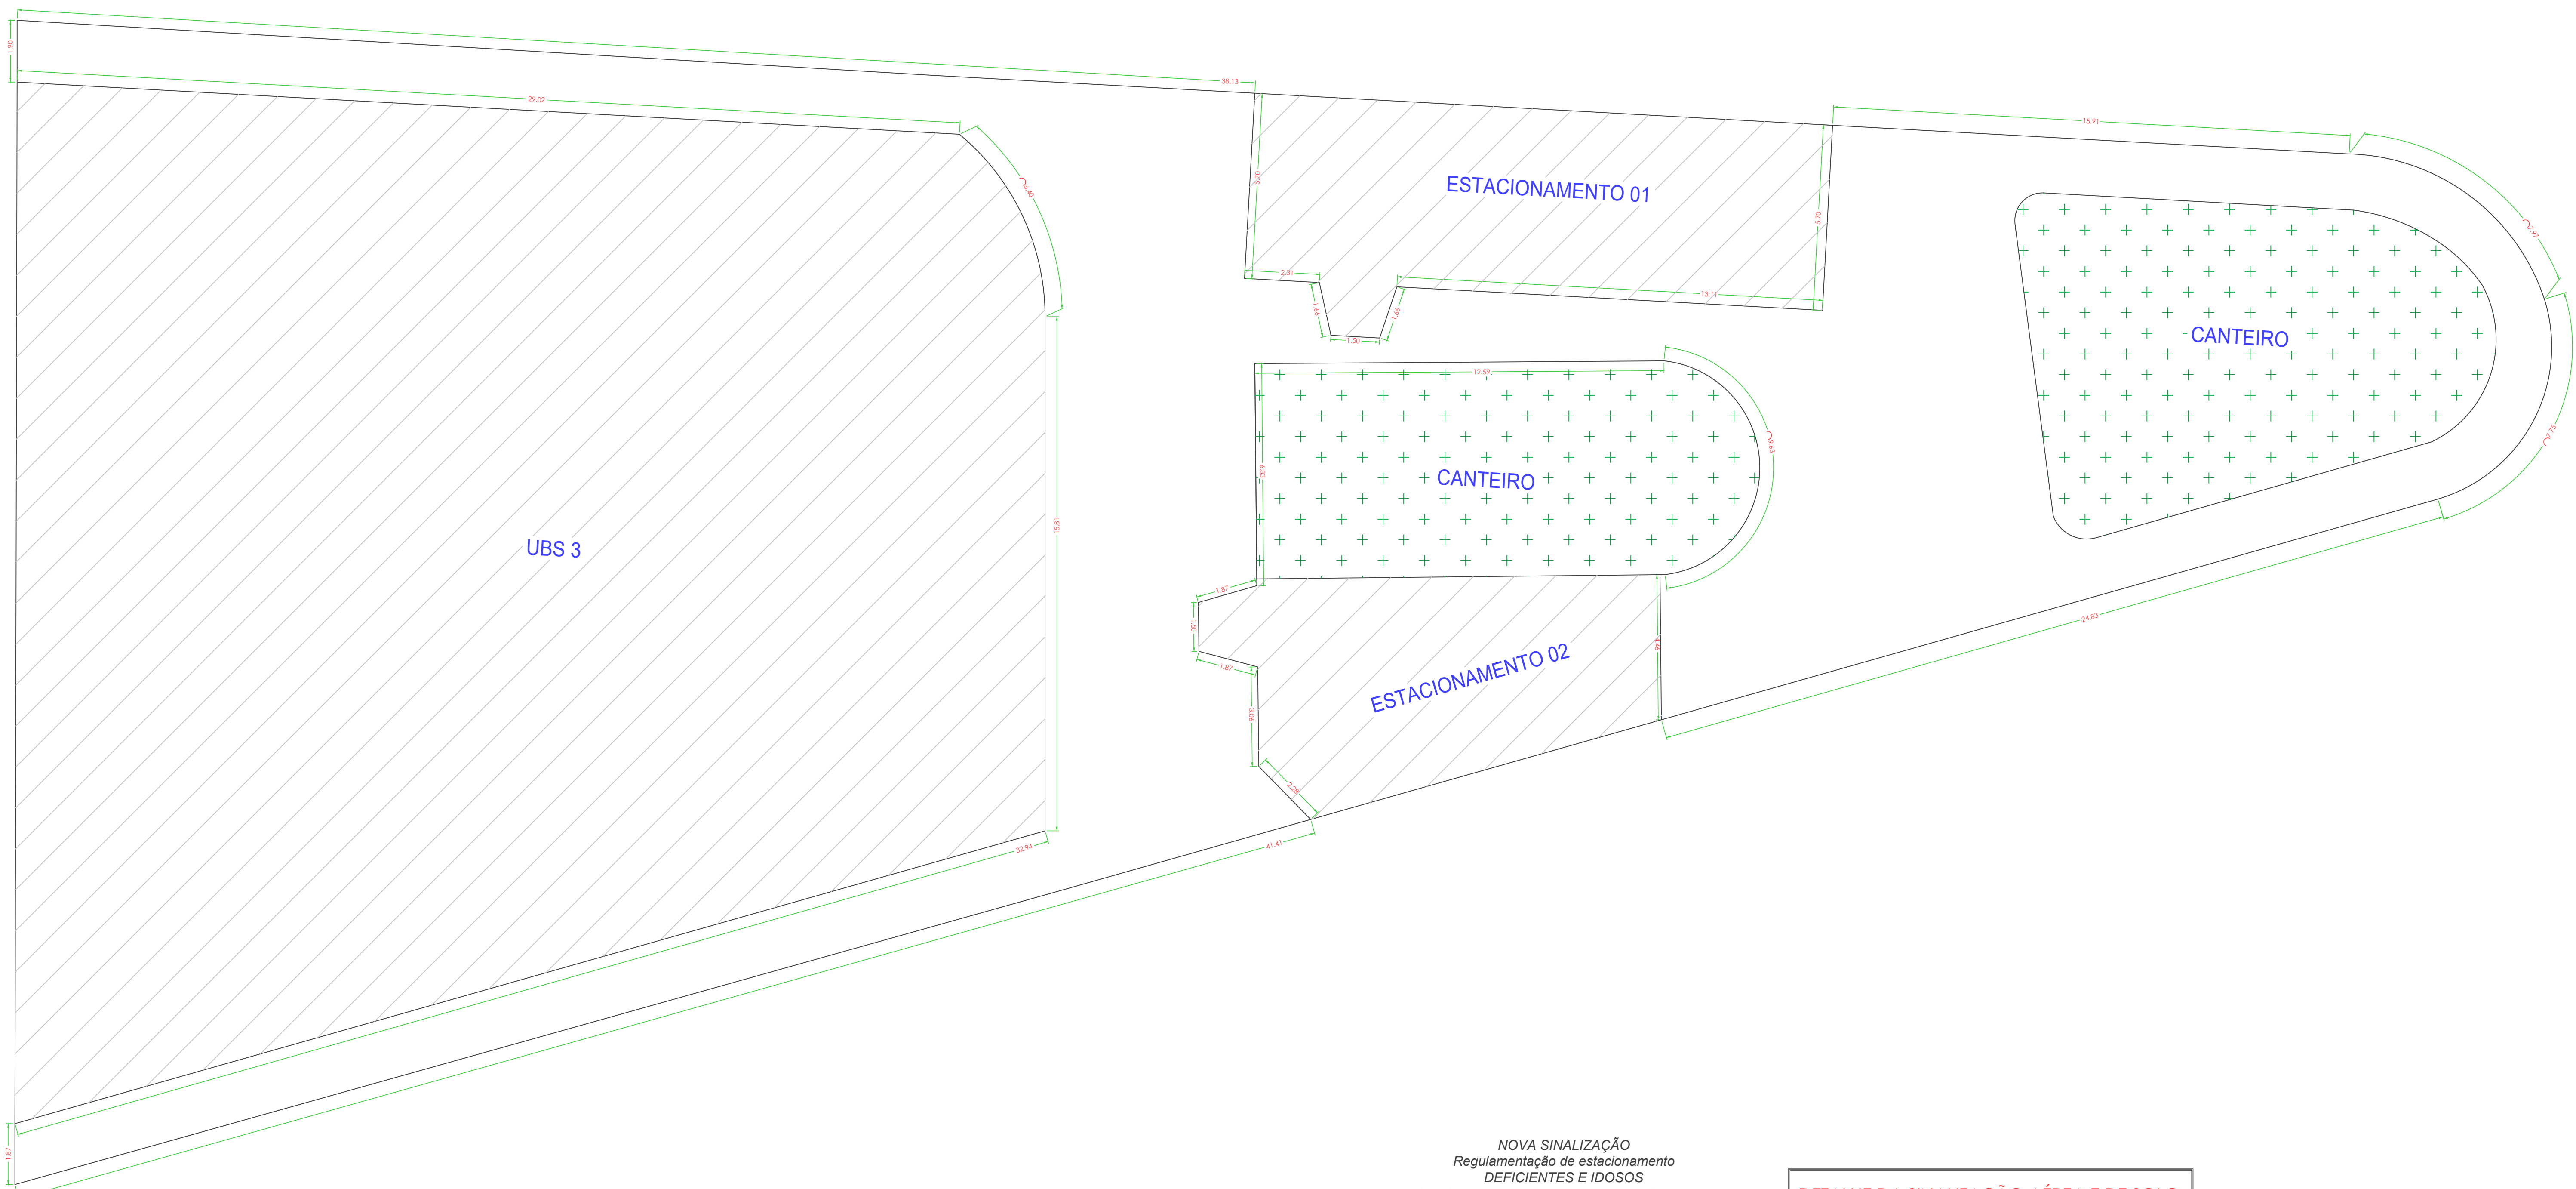


PLANTA - PASSEIO PUBLICO / PRAÇA
ESCALA 1:100

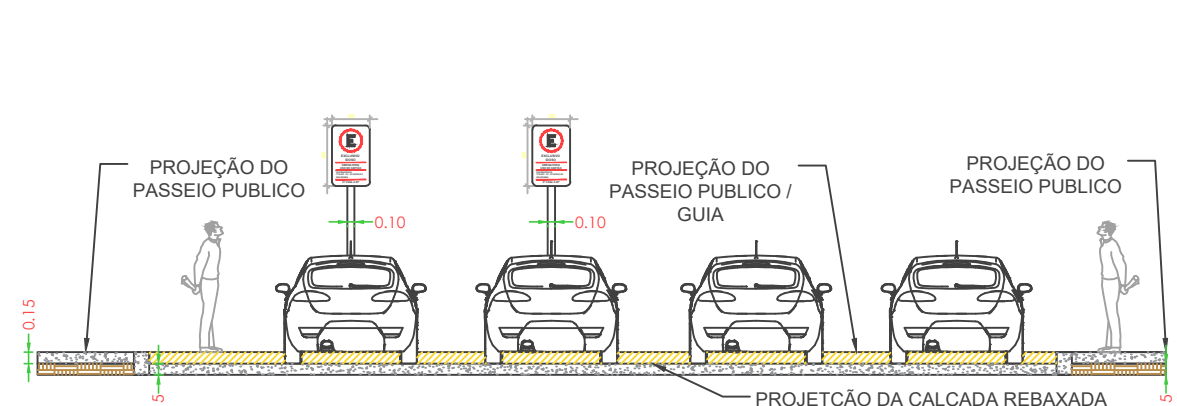


CORTE A-A
ESCALA 1:100

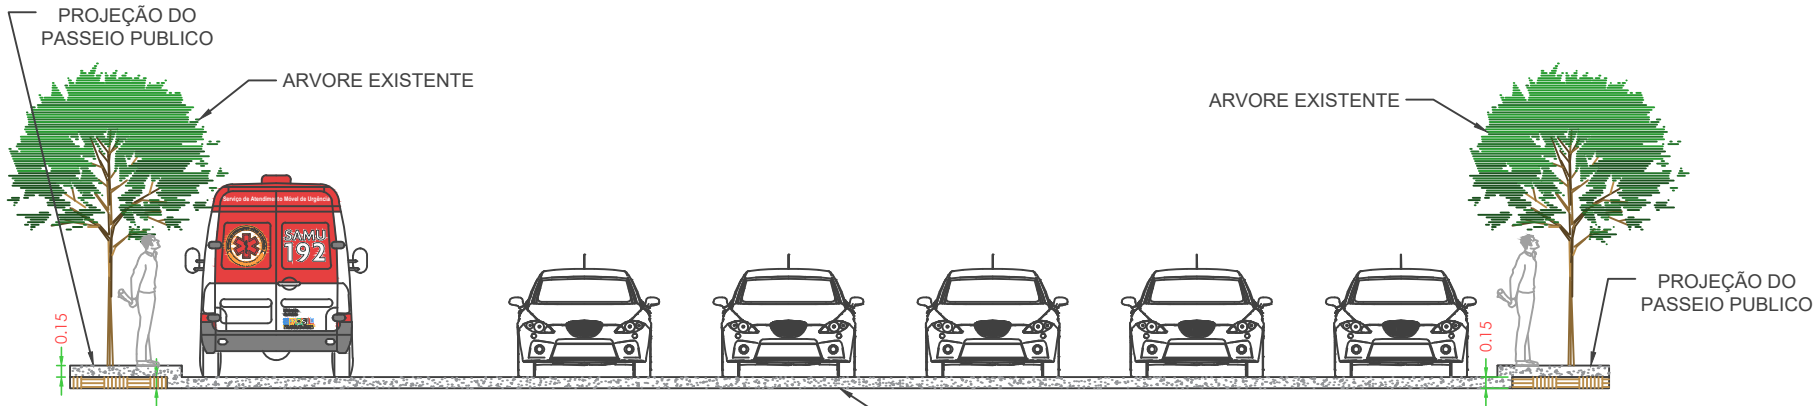

CORTE A-A
ESCALA 1:100

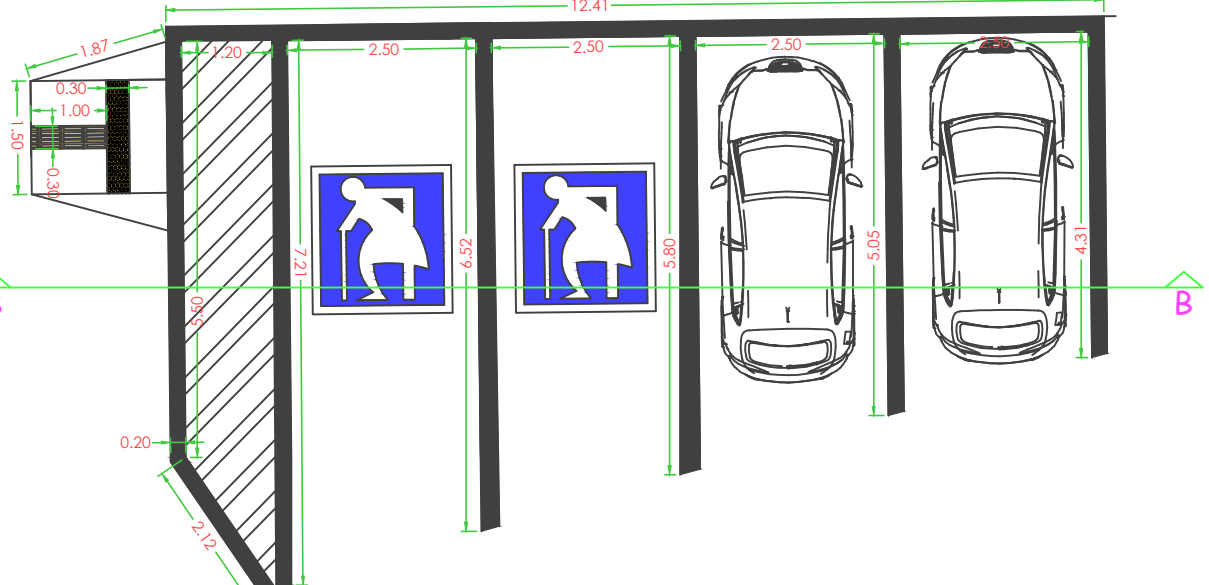


PLANTA BAIXA - ESTACIONAMENTO 02
ESCALA 1:100

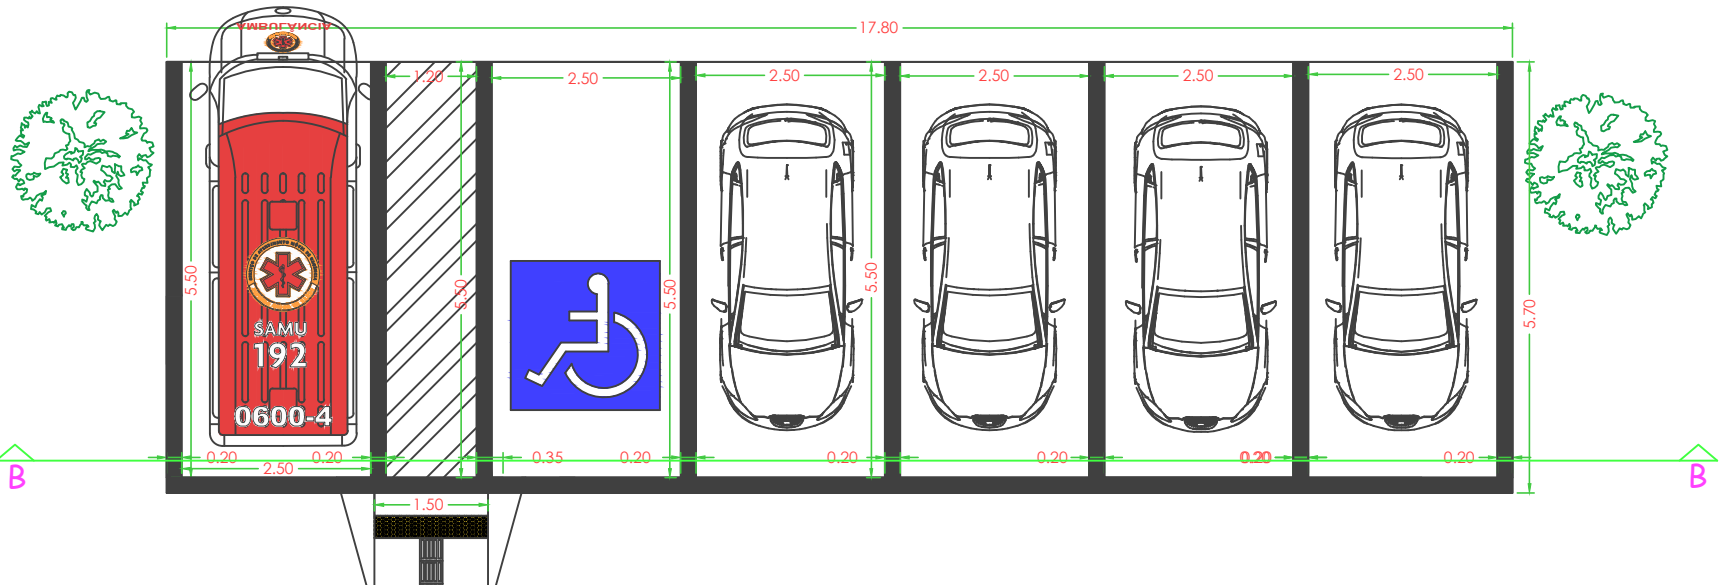


PLANTA BAIXA - ESTACIONAMENTO 01
ESCALA 1:100

NOVA SINALIZAÇÃO
Regulamentação de estacionamento
DEFICIENTES E IDOSOS
Conforme Lei nº 13.281 e Lei nº 13146

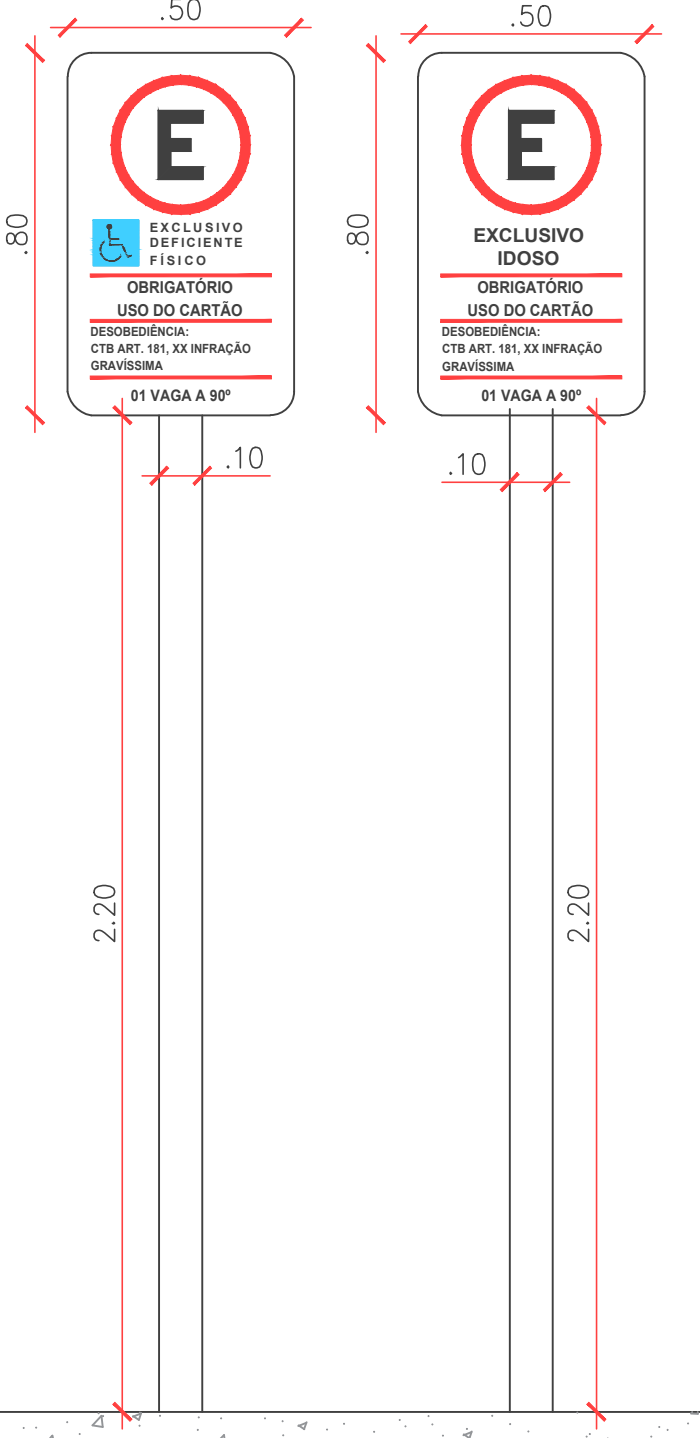

DETALHE DA SINALIZAÇÃO AÉREA E DE SOLO
E ALTA MÁXIMA DOS EXTINTORES

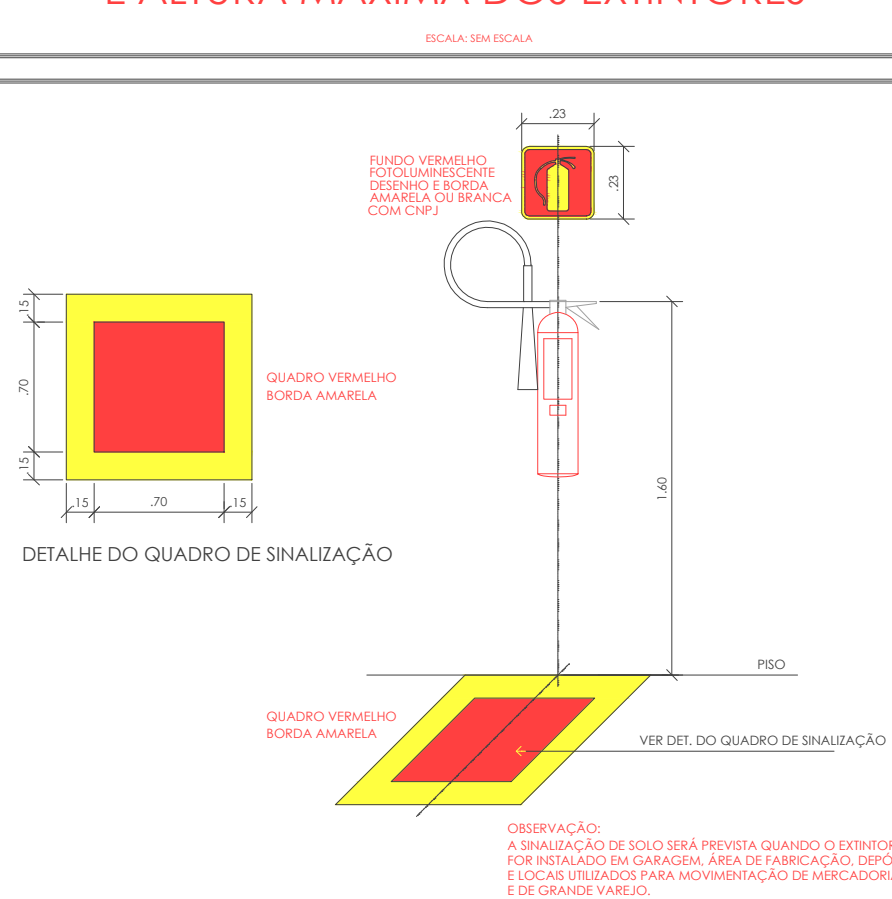

COD.	LEGENDA	SIGNIFICADO	FORMA E COR	APLICAÇÃO
INDICAÇÃO CONTINUADA DE ROTAS DE FUGA				
C1		DIREÇÃO DA ROTA DE SAÍDA	SÍMBOLO: RETANGULAR FUNDO: VERDE PÍCTOGRAMA: FOTOLUMINESCENTE	NAS PAREDES, PRÓXIMO AO PISO, E/OU NOS PISOS DE ROTAS DE SAÍDA
E17		SINALIZAÇÃO DE SOLO PARA EQUIPAMENTOS DE COMBATE A INCÊNDIO (VIEIRANTES OU EXTINTORES)	SÍMBOLO: QUADRADO (0,70 x 0,70M) FUNDO: VERMELHO BORDA: AMARELA (LARGURA= 0,15 M)	USADO PARA INDICAR A LOCALIZAÇÃO DE EQUIPAMENTOS DE COMBATE A INCÊNDIO E ALARME, PARA EVITAR SUA OBSTRUÇÃO

WALLACE MARCOS VAZ SANTOS
ENG. CIVIL - CREA - 907.124.853-3

MARILU LUCIA FERREIRA GROTTO
PREFEITA MUNICIPAL

PROJETO DE REFORMA GERAL UBS 3
ESTACIONAMENTO 01 - CORTE A-A
PLANTA BAIXA REFORMA CALÇADA + PRAÇA
SINALIZAÇÃO DE EQUIPAMENTOS E PISOS

UBS III

02/02